


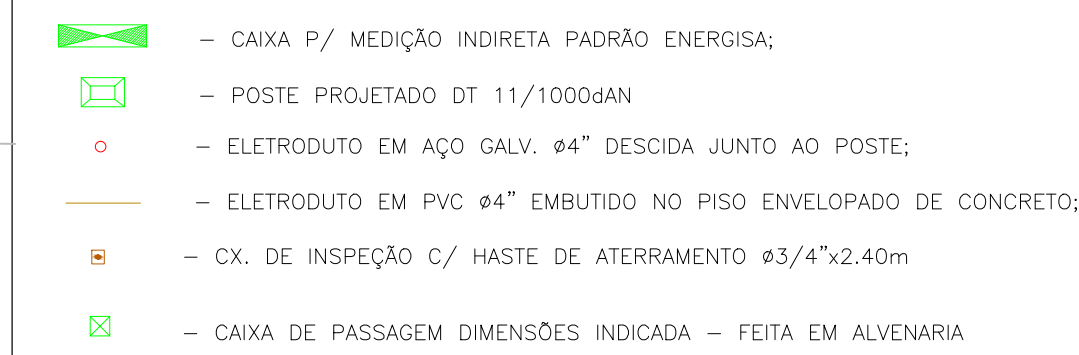

- 1 - TODOS OS MATERIAIS UTILIZADOS DEVERÃO ESTAR DE ACORDO COM OS PADRÕES ADOTADOS PELA IFSE - (CAMPUS ESTÂNCIA);
 - 2 - O MEMORIAL DESCRITIVO É PARTE INTEGRANTE DO PROJETO E DEVERÁ SER CONSULTADO PARA A EXECUÇÃO;
 - 3 - VERIFICAR QUADROS DE CARGA QUANTO AO DIMEN. DOS CONDUTORES;
 - 4 - TODOS OS QDS DEVEM TER A BARRA DE TERRA INTERLIGADA A MALHA DE ATERRAMENTO GERAL DO EMPREENDIMENTO.
-
- 5 - TODAS AS PARTES METÁLICAS, NÃO ENERGIZADAS, DEVERÃO SER ATERRADAS (INCLUSIVE ELETRODUTO E CAIXAS).
 - 6 - PARA A INSTALAÇÃO DO SISTEMA DE ATERRAMENTO, INSTALAR CX DE INSPEÇÃO DE ATERRAMENTO.
 - 7 - EM HIPÓTESE ALGUMA PODERÁ HAVER EMENDA DE CONDUTORES FORA DAS CAIXAS DE PASSAGEM.
 - 8 - NOS INTERIORES DOS QUADROS SERÃO AFIXADOS OS DIAGRAMAS E TABELA DE CARGAS DOS RESPECTIVOS QUADROS, COM A INDICAÇÃO DO Nº DE CIRCUITOS, LOCAL DO CIRCUITO, SEÇÃO DOS CONDUTORES, PROTEÇÃO E SEÇÃO DOS CABOS ALIMENTADORES.
 - 9 - NÃO SERÁ PERMITIDO EMENDA DE ELETRODUTO COM BOLSAS, PODENDO SER UTILIZADA LUVA COM DIMENSÃO ADEQUADA.

Nº	ALTERAÇÃO/REVISÕES	REVISADO POR	DATA



AUTOR DO PROJETO:
Eng. ANA PAULA SANTOS MADRUGA
CREA: 271916916-1

Documento assinado digitalmente
 ANA PAULA SANTOS MADRUGA
Data: 28/10/2023 11:43:03-0300
Verifique em <https://validar.dl.gov.br>



ENDEREÇO:
Rua Dom José Thomaz, 194 - Bairro São José - Aracaju/SE
dipop@ifs.edu.br TEL: (79)3711-3139

PADRÃO DE ENTRADA RESTAURANTE

CLIENTE: INSTITUTO FEDERAL DE SERGIPE - CAMPUS ESTÂNCIA

ENDEREÇO:
R. JOÃO CAFÉ FILHO,260, ESTÂNCIA/ SE

ESCALA: 1:100

PLANTA:

MAIO/2026



PLANTA DE SITUAÇÃO

PRANCHA:


CAMPUS	CORSA	ESPECIALIDADE	FASE	SERIAL	QUANTITATIVO	REVISÃO
EST	RES	ELE	PE	001	003	ROC

01/C

01/03

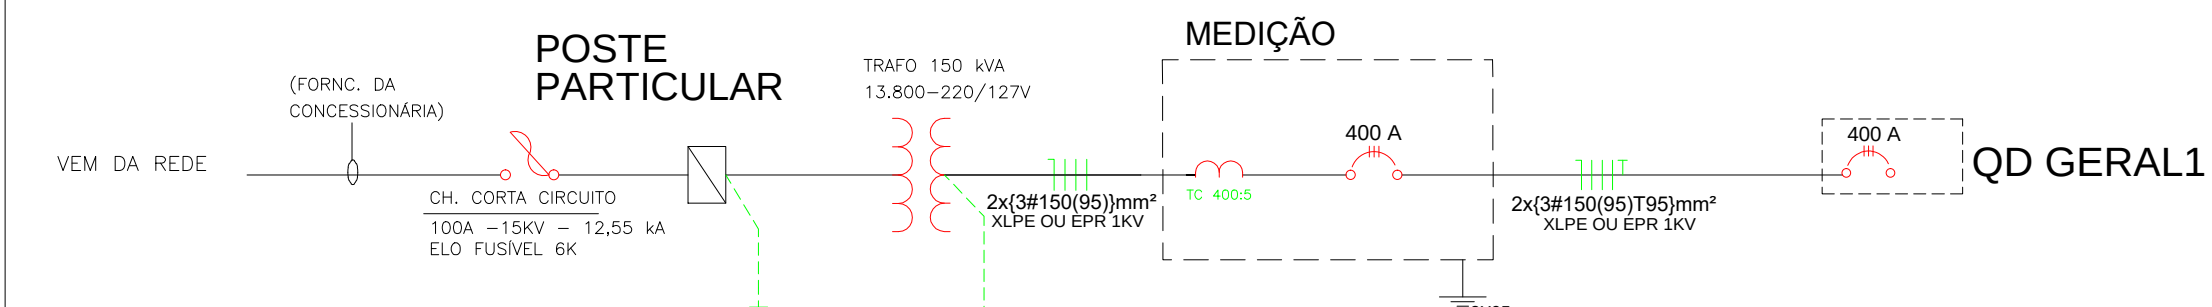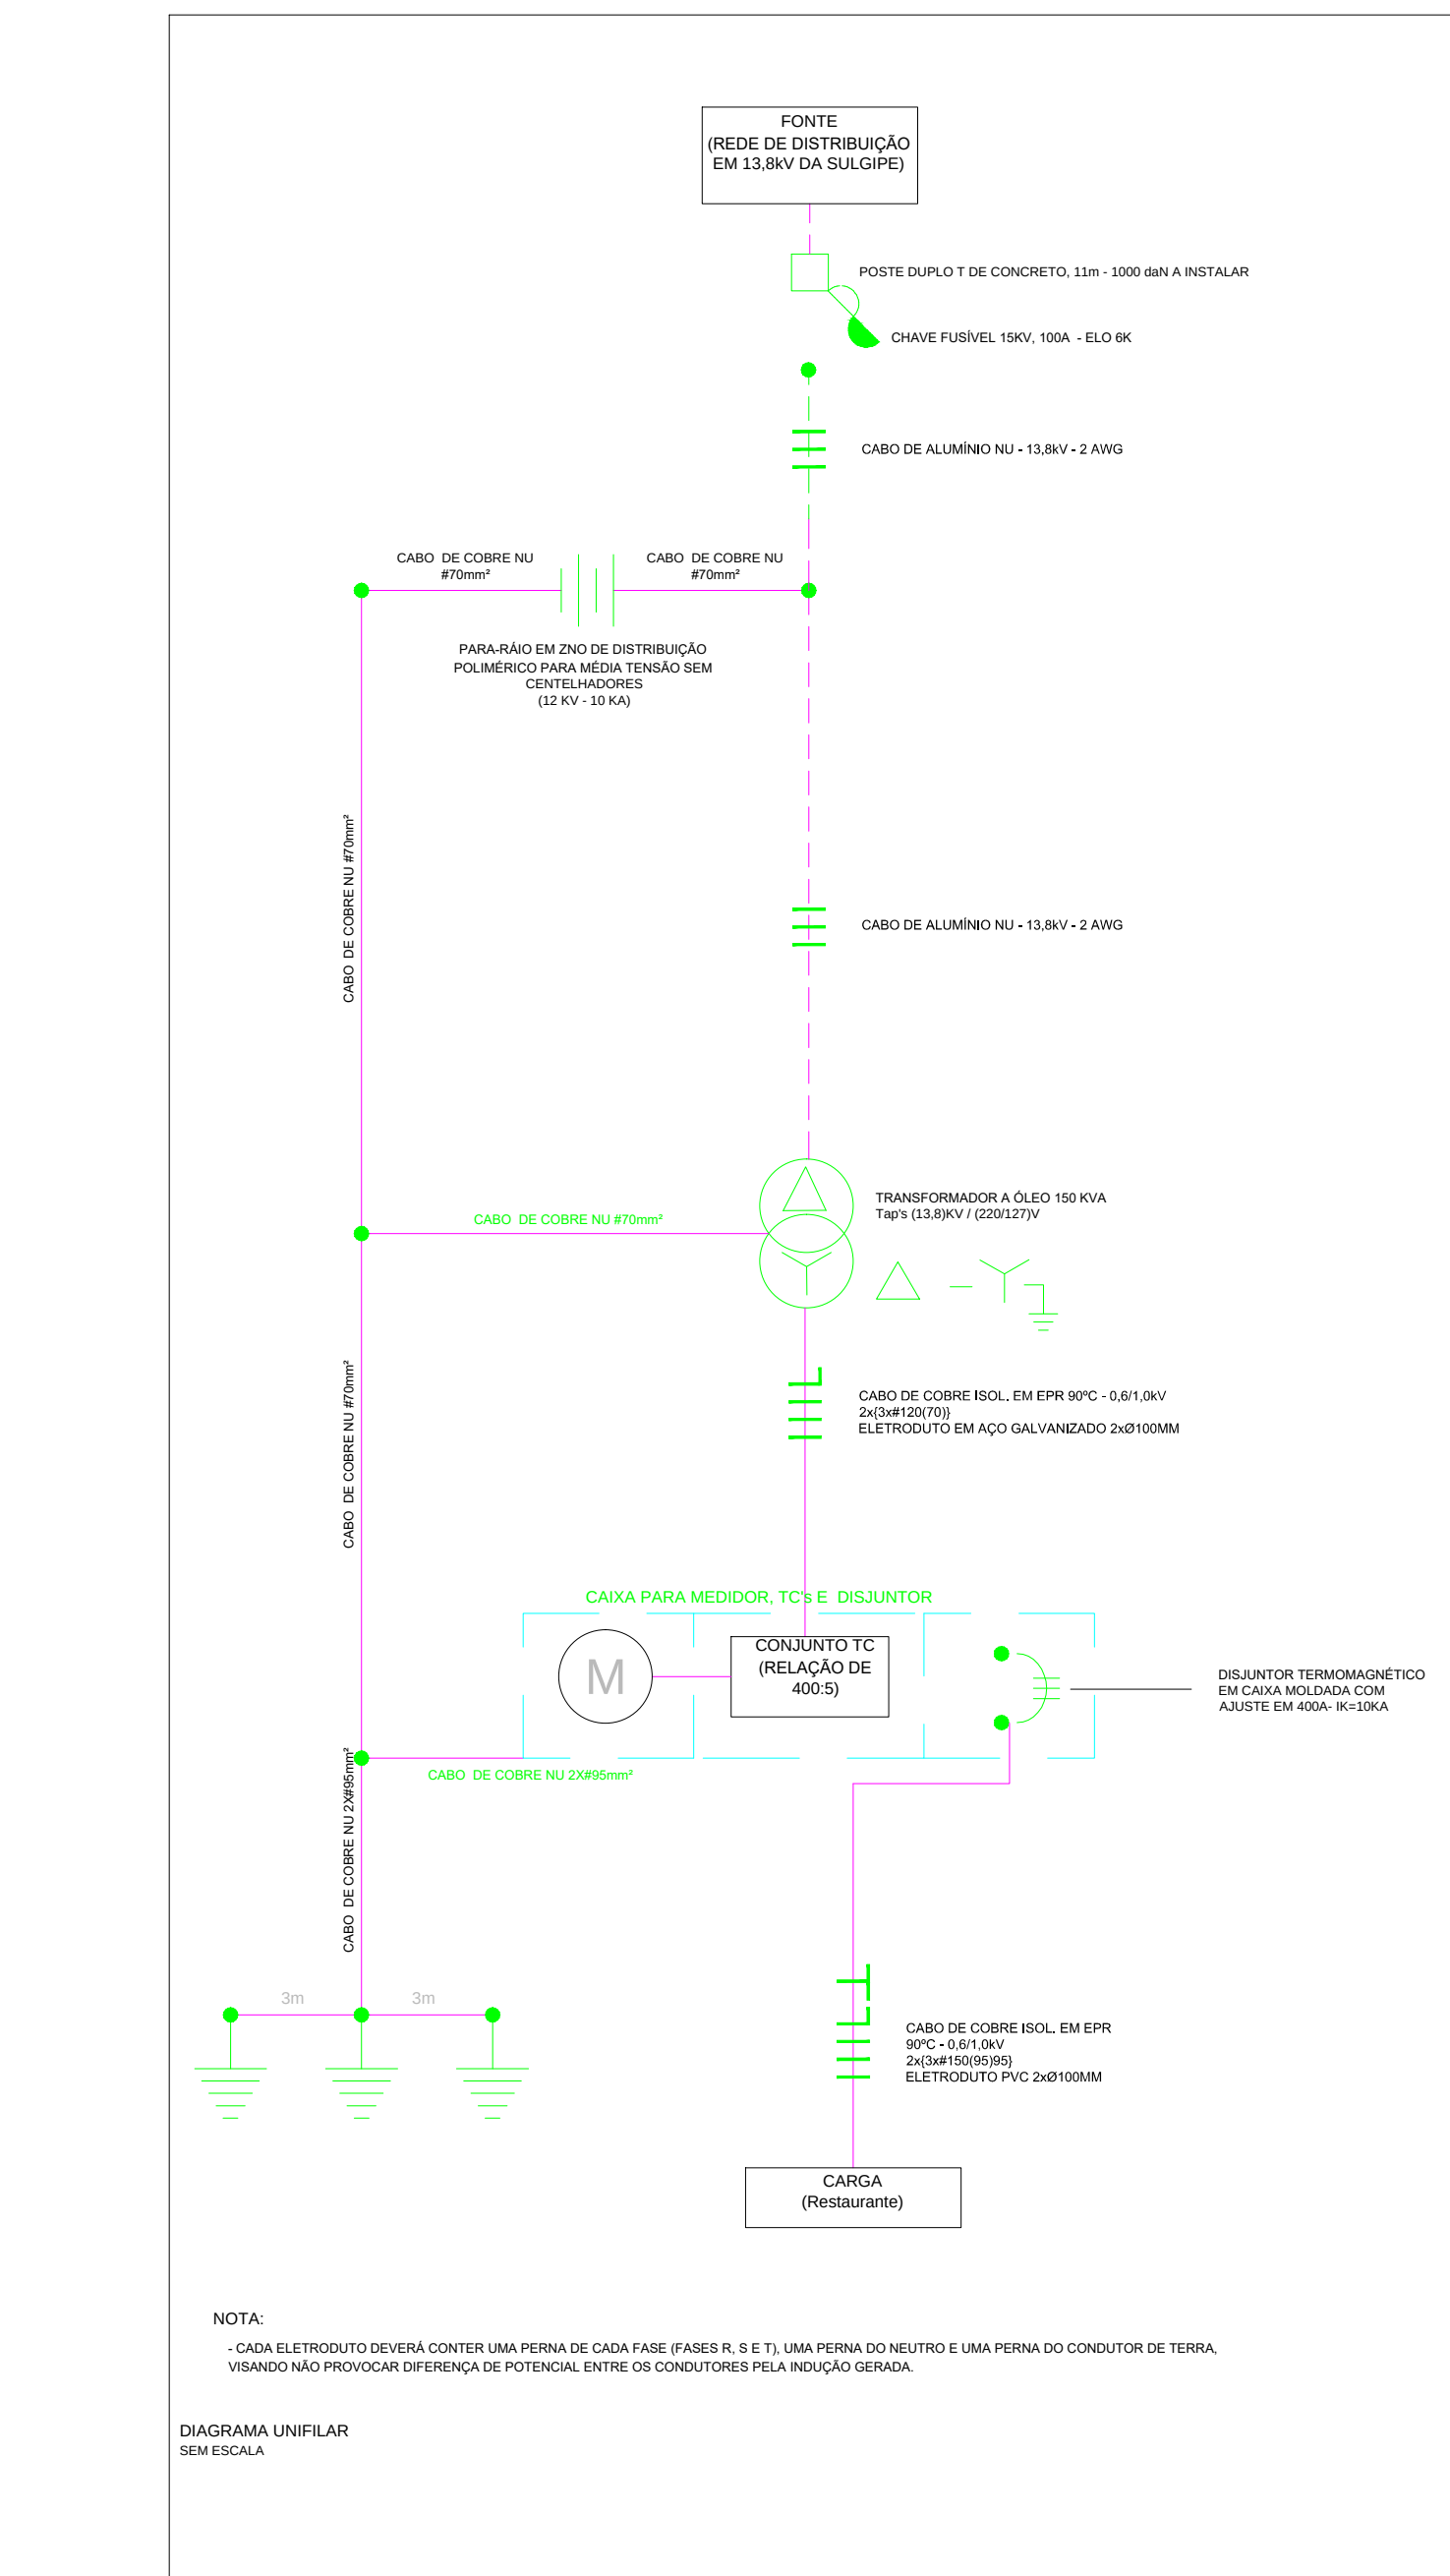

Nº	ALTERAÇÃO/REVISÕES	REVISADO POR	DATA

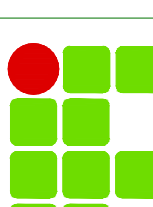

INSTITUTO FEDERAL

AUTOR DO PROJETO:

Eng. ARA PAULA SANTOS MADRUGA

CREA: 271916916-1

Responsável Técnico e responsável pelo projeto



ARA PAULA SANTOS MADRUGA

CREA 271916916-1 4.035.018-0

WhatsApp: (21) 9782-0000 | e-mail: ara@go.biz.br



alvaro.engenharia.org.br

ENDEREÇO:

Rua Don José Thomaz, 194 - Bairro São José - Aracaju/SE

dipip@ifs.edu.br

TEL: (79)371-3139

PROJETO ELÉTRICO RESTAURANTE

CLIENTE: INSTITUTO FEDERAL DE SERGIPE - CAMPUS ESTÂNCIA

ENDEREÇO: R. JOÃO CAFÉ FILHO, 260, ESTÂNCIA/ SE

PLANTA DE LOCALIZAÇÃO E DETALHES

PLANTA DE LOCALIZAÇÃO E DETALHES


ESCALA:	1:100
---------	-------

MAIO/2026

PRANCHIA:

02/03

A horizontal bar chart with two bars. The top bar is green and the bottom bar is black. The green bar is longer than the black bar.

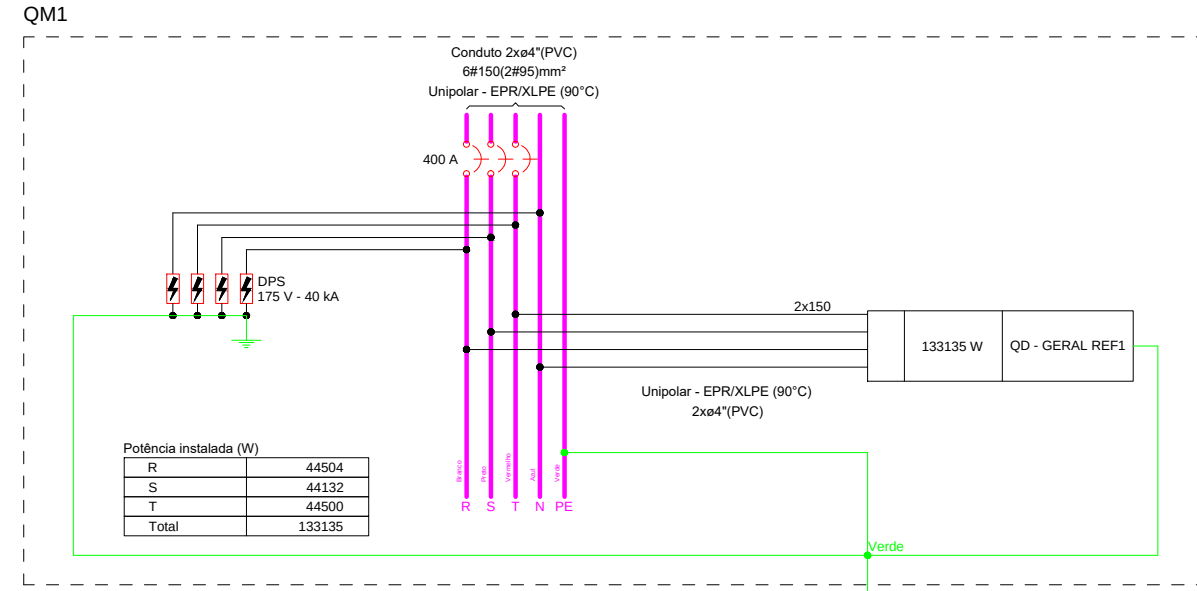[illegible]

NOTAS

1 - CONDUTORES

A) O CONDUTOR ALIMENTADOR DOS QUADROS DE DISTRIBUIÇÃO DEVERÁ SER UNIPOLAR, ISOLAÇÃO EPR OU XLPE, PARA TENSÕES DE 0,6/1 KV;

B) O CONDUTOR DOS CIRCUITOS PARCIAIS DEVERÁ SER UNIPOLAR, ISOLAÇÃO PVC, PARA TENSÕES DE 450/750 V;

C) CONSIDERAR CONDUTOR INDICADO NO QUADRO DE CARGA E DIAGRAMA UNIFILAR;

2 - ELETRODUTOS

A) DEVERÃO SER RÍGIDOS, ROSQUEÁVEIS NO PISO E NA COR PRETO E FLEXÍVEL EM LETROCALHAS E PERFILAÇÕES;


B) AS TUBULAÇÕES DEVEM SER PROVIDAS DE BUCHAS E ARRUELA DE MESMA BITOLA DO ELETRODUTO;

C) QUANDO NÃO ESPECIFICADO O DIÂMETRO DO ELETRODUTO, ADOPTAR 23/4";

3 - ATERRAMENTO

A) TODAS AS PARTES METÁLICAS DEVERÃO SER ATERRADAS, INCLUSIVE LETROCALHAS E PERFILAÇÕES;

B) O ATERRAMENTO DEVERÁ TER RESISTÊNCIA MÁXIMA DE 10 OHM;

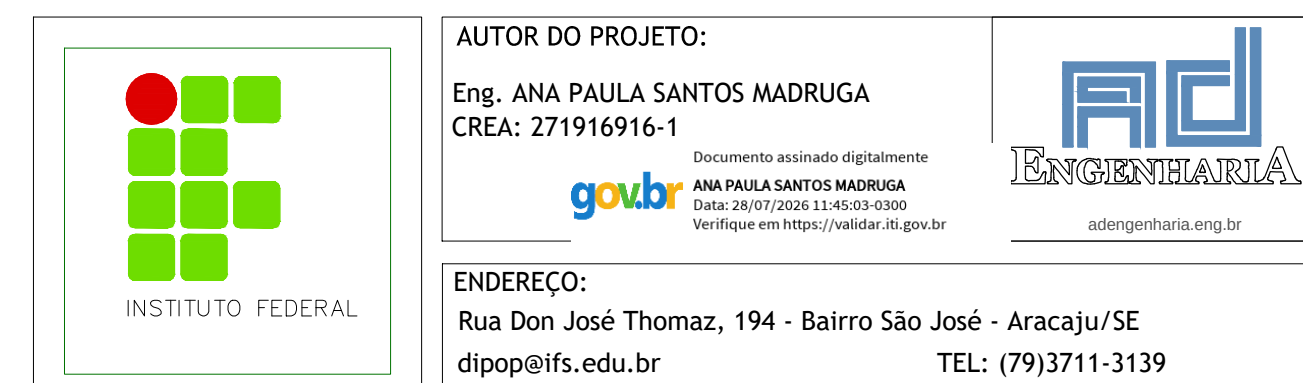

CLIENTE: INSTITUTO FEDERAL DE SERGIPE - CAMPUS ESTÂNCIA

PLANTA:	PLANTA BAIXA	PRANCHA:	MAIO/2026
---------	--------------	----------	-----------

CAPTEL	CORA	EFECHILDOE	FISE	SERIAL	QUANTITIVO	REVISÃO
E F S T	R E F S	E F I L D O E	F I S E	S E R I A L	Q U A N T I T I V O	R E V I S Ã O